



Drogi ewakuacyjne

PLAN OGÓLNY
SKALA 1:500

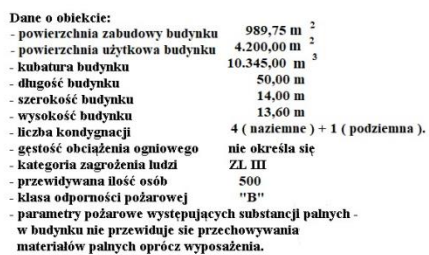

	Przebiegowy wyłącznik prądu
	Główny zawór gazu
	Hydrant zewnętrzny
	Wyjście ewakuacyjne
	Miejsce zbiórki do ewakuacji
	Droga pożarowa
	Granice obiektu
ZL III	Kategoria zagrożenia ludzi
(500)	Ilość osób w obiekcie

PLAN EWAKUACJI PIWNICA

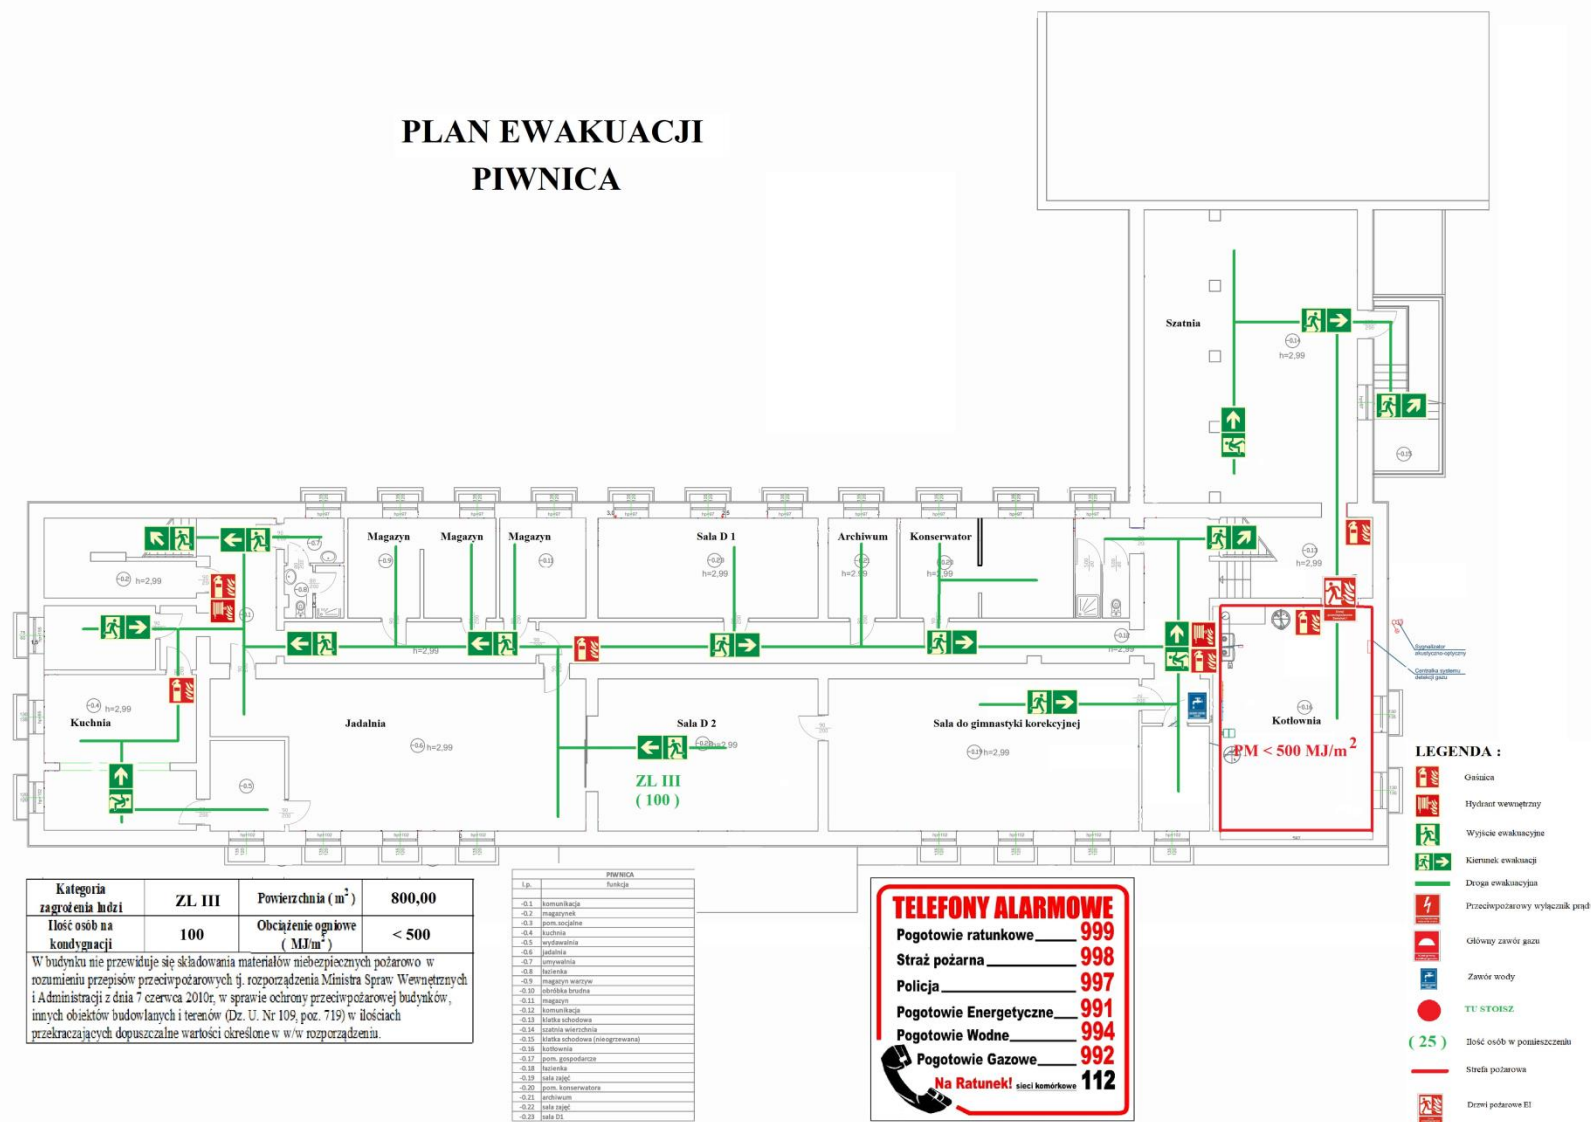

Kategoria zagrożenia ludzi	ZL III	Powierzchnia (m²)	800,00
Ilość osób na kondygnacji	100	Obciążenie ogniowe (MJ/m²)	< 500
W budynku nie przewiduje się składowania materiałów niebezpiecznych pożarowo w rozumieniu przepisów przeciwpożarowych tj. rozporządzenia Ministra Spraw Wewnętrznych i Administracji z dnia 7 czerwca 2010r. w sprawie ochrony przeciwpożarowej budynków, innych obiektów budowlanych i terenów (Dz. U. Nr 109, poz. 719) w ilościach przekraczających dopuszczalne wartości określone w w/w rozporządzeniu.			

PIWNICA
h=2,99
-0.1 kuchenka
-0.2 magazyn
-0.3 pom. mieszkalne
-0.4 kuchnia
-0.5 wydawnictwa
-0.6 łazienka
-0.7 umywalka
-0.8 łazienka
-0.9 magazyn wozów
-0.10 szatnia
-0.11 magazyn
-0.12 kuchenka
-0.13 kuchenka
-0.14 szatnia
-0.15 kuchenka
-0.16 pom. gospodarcze
-0.17 łazienka
-0.18 łazienka
-0.19 pom. mieszkalne
-0.20 pom. mieszkalne
-0.21 archiwum
-0.22 sala
-0.23 sala

TELEFONY ALARMOWE

Pogotowie ratunkowe **999**

Straż pożarna **998**

Policja **997**


Pogotowie Energetyczne **991**

Pogotowie Wodne **994**

Pogotowie Gazowe **992**

Na Ratunek! sieci komórkowe 112

PLAN EWAKUACJI
PARTER

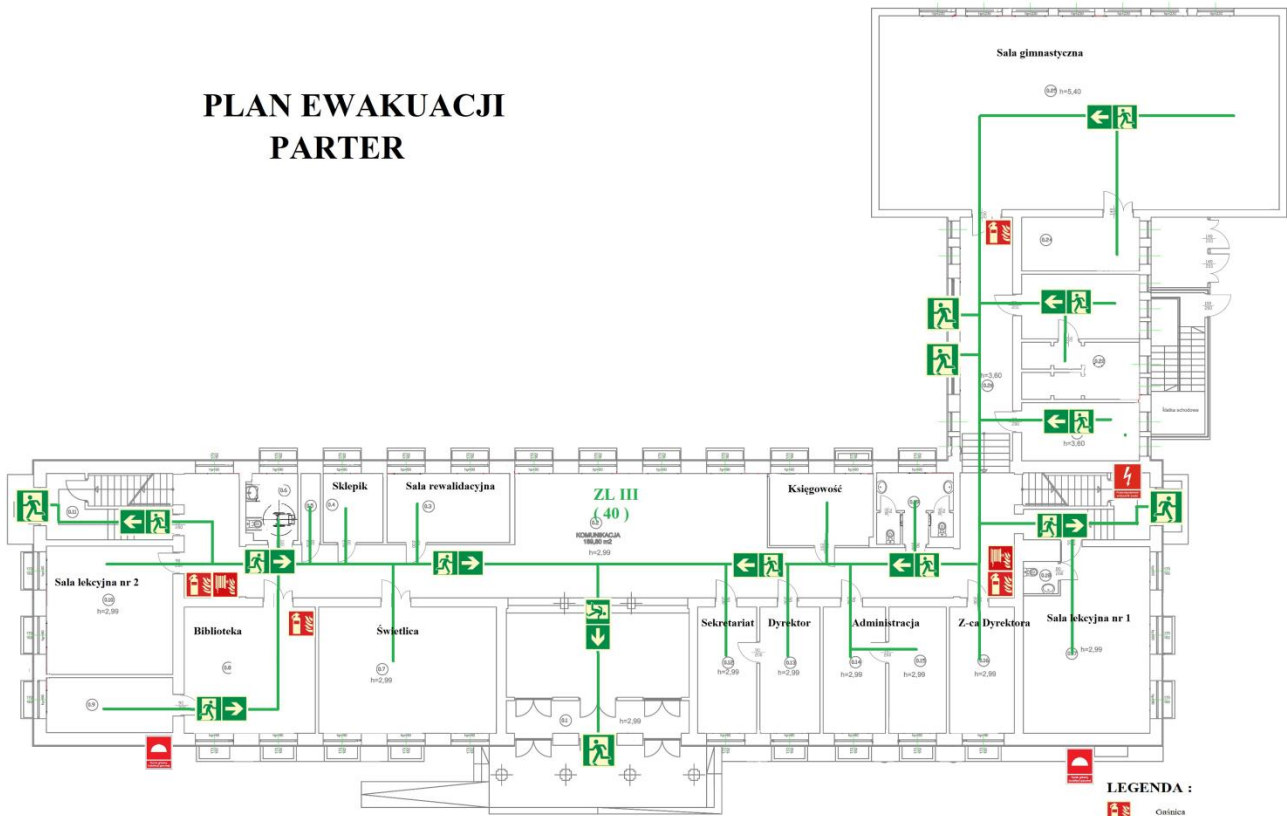


Kategoria zagrożenia ludzi	ZL III	Powierzchnia (m ²)	989,00
Ilość osób na kondygnacji	40	Obciążenie ogniowe (MJ/m ²)	< 500
W budynku nie przewiduje się składowania materiałów niebezpiecznych pożarowo o w rozumieniu przepisów przeciwpożarowych tj. rozporządzenia Ministra Spraw Wewnętrznych i Administracji z dnia 7 czerwca 2010r. w sprawie ochrony przeciwpożarowej budynków, innych obiektów budowlanych i terenów (Dz. U. Nr 109, poz. 719) w ilościach przekraczających dopuszczalne wartości określone w w/w rozporządzeniu.			

PARTER	
Kondygnacja	
0.1	wentylacja
0.2	komunikacja
0.3	sala rewalidacyjna
0.4	sklepik
0.5	magazyn
0.6	zestawienie mebli
0.7	świątlica
0.8	sklepik
0.9	komunikacja
0.10	główny wybieg
0.11	przechodnik
0.12	schowek
0.13	główny dyktando
0.14	biuro
0.15	biuro
0.16	główny dyktando
0.17	biuro
0.18	biuro
0.19	biuro
0.20	biuro
0.21	biuro
0.22	biuro
0.23	biuro
0.24	biuro
0.25	biuro
0.26	biuro
0.27	biuro

TELEFONY ALARMOWE
Pogotowie ratunkowe **999**
Straż pożarna **998**
Policja **997**
Pogotowie Energetyczne **991**
Pogotowie Wodne **994**
Pogotowie Gazowe **992**
Na Ratunek! sieci komórkowe 112

- LEGENDA :**
- Outlet
 - Hydrant wewnętrzny
 - Wyjście ewakuacyjne
 - Kierunek ewakuacji
 - Drzwi ewakuacyjne
 - Przebieg pożaru
 - Główny zawór gazu
 - Zawór wody
 - TU STOSZ
 - Ilość osób w pomieszczeniu (25)
 - Strefa pożarowa

PLAN EWAKUACJI I PIĘTRO

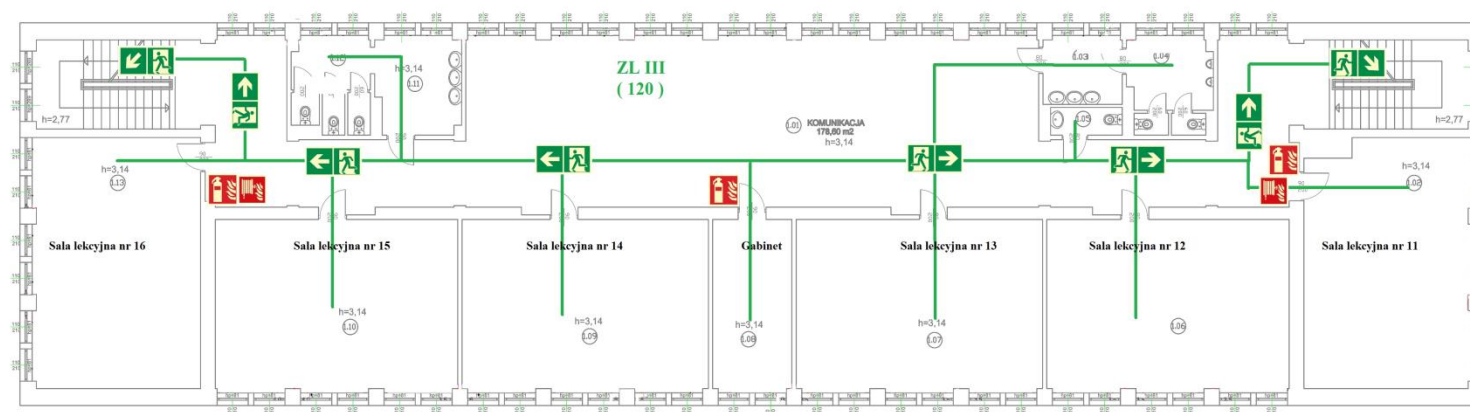

Kategoria zagrożenia ludzi	ZL III	Powierzchnia (m ²)	700,00
Ilość osób na kondygnacji	120	Obciążenie ogniowe (MJ/m ²)	< 500
W budynku nie przewiduje się składowania materiałów niebezpiecznych pożarowo w rozumieniu przepisów przeciwpożarowych tj. rozporządzenia Ministra Spraw Wewnętrznych i Administracji z dnia 7 czerwca 2010r. w sprawie ochrony przeciwpożarowej budynków, innych obiektów budowlanych i terenów (Dz. U. Nr 109, poz. 719) w ilościach przekraczających dopuszczalne wartości określone w w/w rozporządzeniu.			


I.p.	I PIĘTRO
	Funkcja
1.01.	Komunikacja
1.02.	Sala zajęć
1.03.	Kuchnia
1.04.	Wc
1.05.	Wc
1.06.	Sala zajęć
1.07.	Sala zajęć
1.08.	położnik naukowcy
1.09.	Sala zajęć
1.10.	Sala zajęć
1.11.	Kuchnia
1.12.	Wc
1.13.	Sala zajęć

TELEFONY ALARMOWE
Pogotowie ratunkowe **999**
Straż pożarna **998**
Policja **997**
Pogotowie Energetyczne **991**
Pogotowie Wodne **994**
Pogotowie Gazowe **992**
Na Ratunek! sieć komórkowa **112**

LEGENDA :

- Główna
- Hydrant wewnętrzny
- Wylot ewakuacyjny
- Kierunek ewakuacji
- Droga ewakuacyjna
- TU STÓJ!
- Ilość osób w pomieszczeniu

PLAN EWAKUACJI
II PIĘTRO

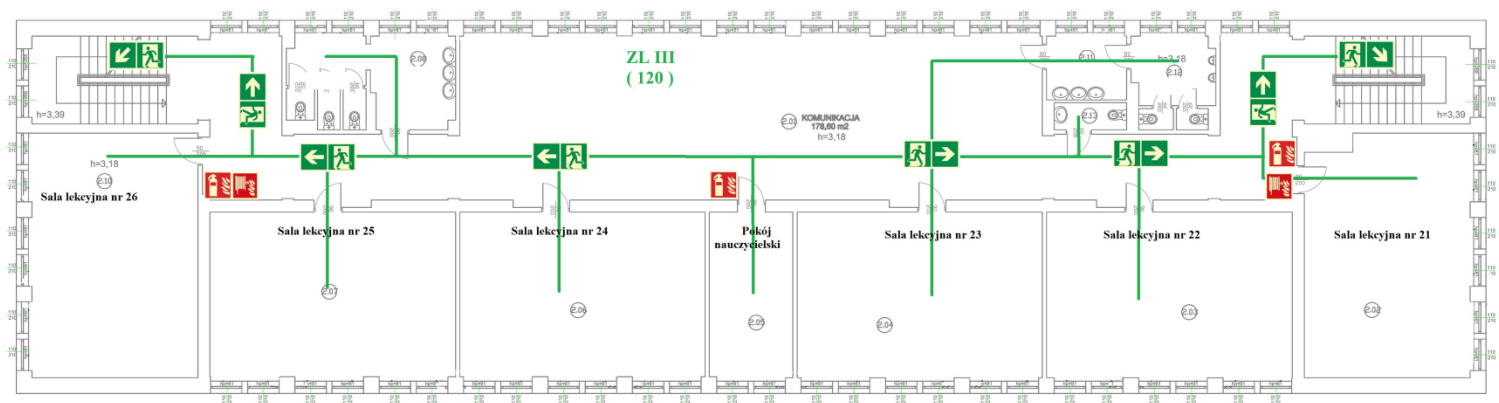


Kategoria zagrożenia ludzi	ZL III	Powierzchnia (m ²)	700,00
Ilość osób na kondygnacji	120	Obciążenie ogniowe (MJ/m ²)	< 500
W budynku nie przewiduje się składowania materiałów niebezpiecznych pożarowo w rozumieniu przepisów przeciwpożarowych tj. rozporządzenia Ministra Spraw Wewnętrznych i Administracji z dnia 7 czerwca 2010r. w sprawie ochrony przeciwpożarowej budynków, innych obiektów budowlanych i terenów (Dz. U. Nr 109, poz. 719) w ilościach przekraczających dopuszczalne wartości określone w w/w rozporządzeniu.			

II PIĘTRO	
Funkcje	
1.p.	
2.01	komunikacja
2.02	sala zajęć
2.03	sala zajęć
2.04	sala zajęć
2.05	przekład maturalny
2.06	sala zajęć
2.07	sala zajęć
2.08	laboratorium
2.09	weł
2.10	sala zajęć
2.11	laboratorium
2.12	weł
2.13	weł

TELEFONY ALARMOWE
Pogotowie ratunkowe **999**
Straż pożarna **998**
Policja **997**
Pogotowie Energetyczne **991**
Pogotowie Wodne **994**
Pogotowie Gazowe **992**
Na Ratunek! sieci komórkowe 112

- LEGENDA :
- Główna
 - Hydrant wewnętrzny
 - Wylot ewakuacyjny
 - Kierunek ewakuacji
 - Droga ewakuacyjna
 - TU STOISZ
 - (25) Ilość osób w pomieszczeniu

PLAN EWAKUACJI
III PIĘTRO

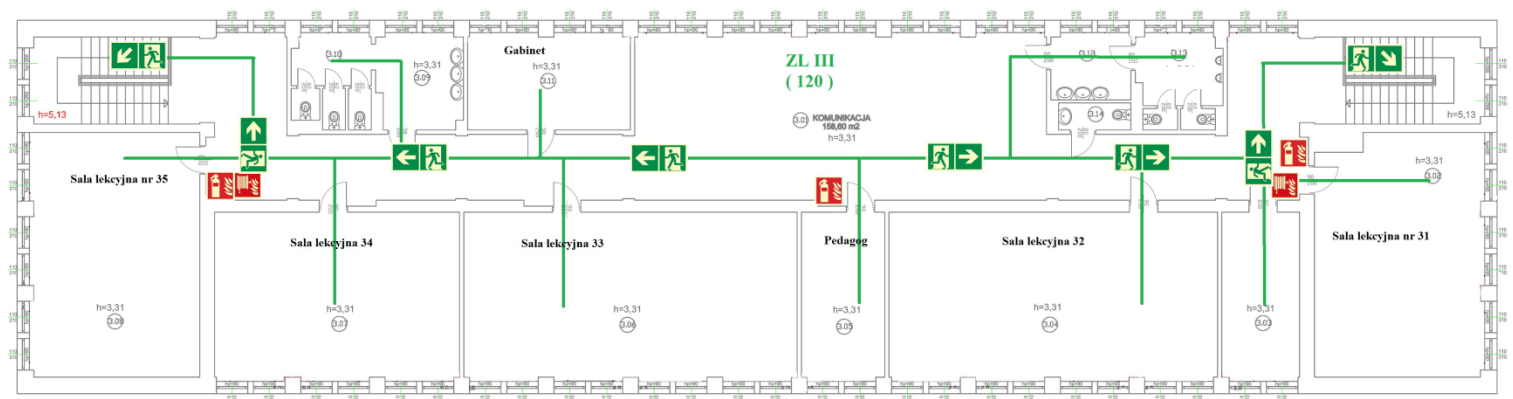

Kategoria zagrożenia ludzi	ZL III	Powierzchnia (m ²)	700,00
Ilość osób na kondygnacji	120	Obciążenie ogniowe (MJ/m ²)	< 500
W budynku nie przewiduje się składowania materiałów niebezpiecznych pożarowo w rozumieniu przepisów przeciwpożarowych tj. rozporządzenia Ministra Spraw Wewnętrznych i Administracji z dnia 7 czerwca 2010r. w sprawie ochrony przeciwpożarowej budynków, innych obiektów budowlanych i terenów (Dz. U. Nr 109, poz. 719) w ilościach przekraczających dopuszczalne wartości określone w w/w rozporządzeniu.			

III PIĘTRO	
Lp.	Funkcja
3.01	komunikacja
3.02	sala zajęć
3.03	gabinet higienistki
3.04	sala zajęć
3.05	gabinet psychologa/pedagoga
3.06	sala zajęć
3.07	sala zajęć
3.08	sala zajęć
3.09	umywalnia
3.10	WC
3.11	biuro
3.12	umywalnia
3.13	WC
3.14	WC

TELEFONY ALARMOWE

Pogotowie ratunkowe

999

Straż pożarna

998

Policja

997

Pogotowie Energetyczne

991

Pogotowie Wodne

994

Pogotowie Gazowe

992

Na Ratunek! sieci komórkowe

112

- LEGENDA :
- Głównica
 - Hydrant wewnętrzny
 - Wyjście ewakuacyjne
 - Kierunek ewakuacji
 - Droga ewakuacyjna
 - TU SIĘCZ
 - (25) Ilość osób w pomieszczeniu

